


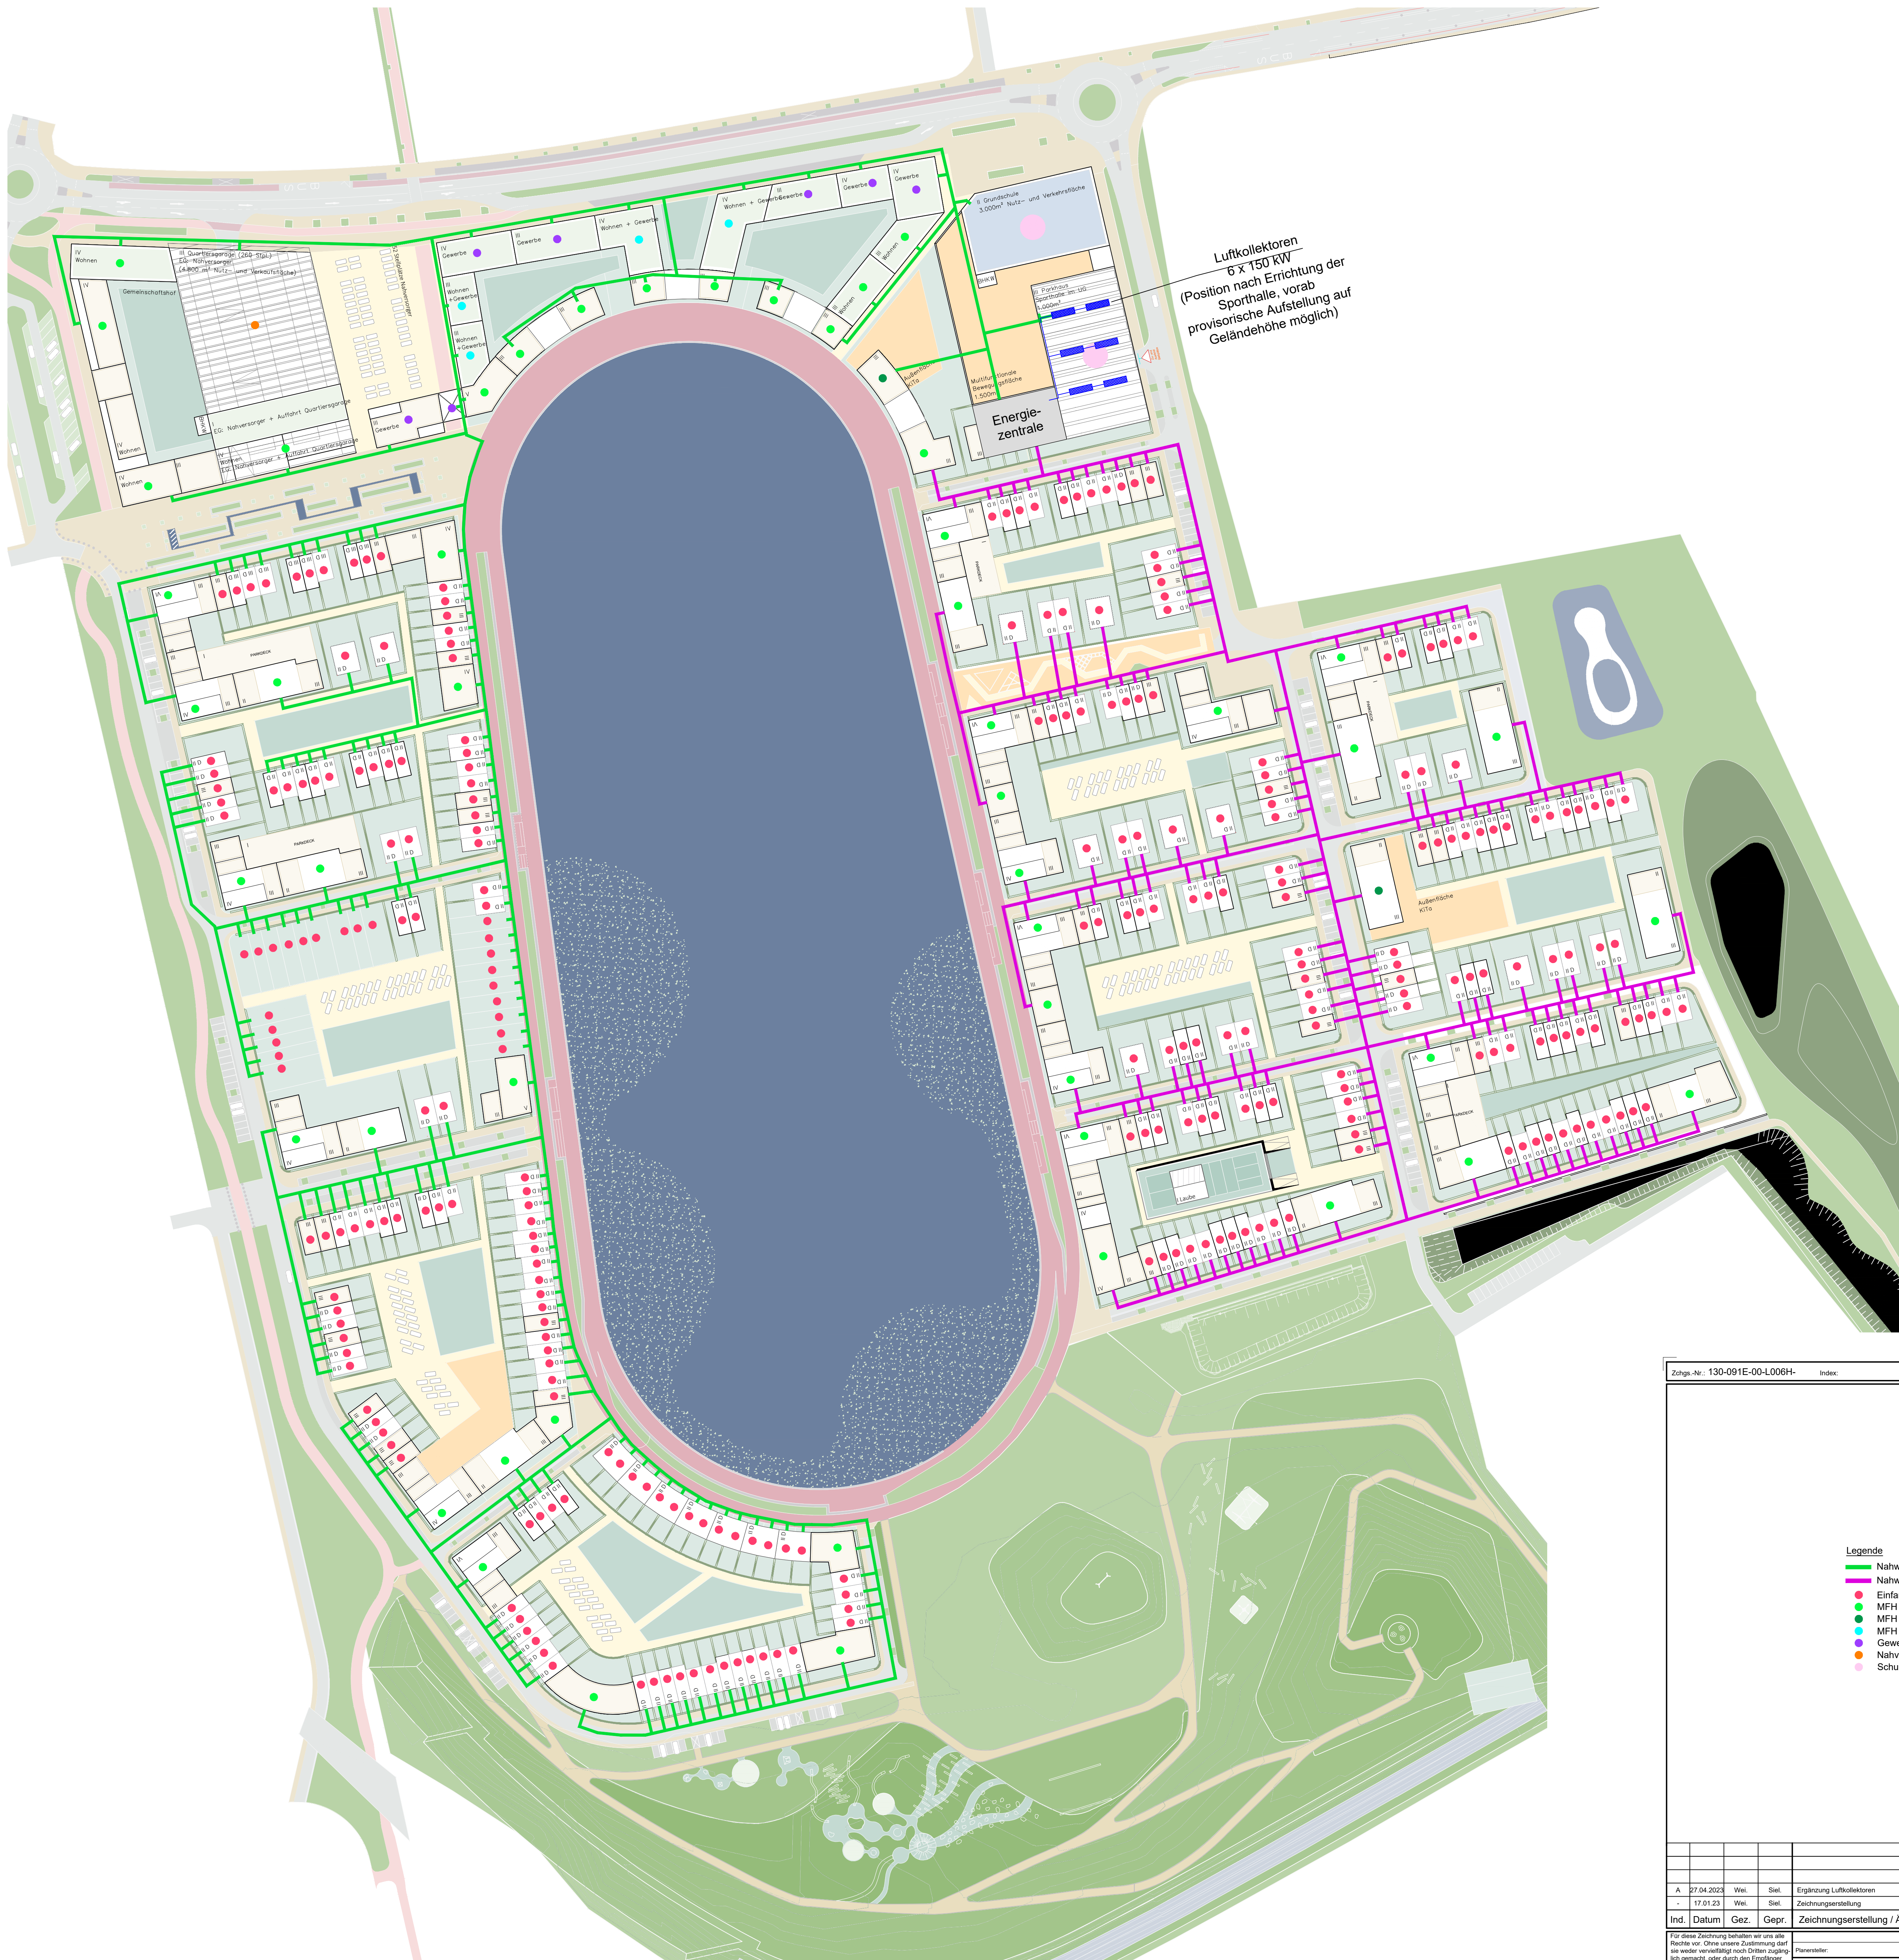

Luftkollektoren
6 x 150 kW
(Position nach Errichtung der
Sporthalle, vorab
provisorische Aufstellung auf
Geländehöhe möglich)

Zrugs-Nr.: 130-091E-00-L006H-IndexLageplan Trassenverlauf Niedertemperaturwärmenetz

Legende

Nahwärmenetz Strang West

Nahwärmenetz Strang Ost

Einfamilienhaus

MFH

MFH + Kita

MFH + Gewerbe

Gewerbe

Nahversorger

Schule + Sporthalle

A	27.04.2023	Wel.	Siel.	Ergänzung Luftkollektoren	
-	17.01.23	Wel.	Siel.	Zeichnungserstellung	
Ind.	Datum	Gez.	Gepr.	Zeichnungserstellung / Änderungsdokumentation	

Grundlage dieser Zeichnung:

Flächeninhaber: Zrugs-Nr.: Masterplanung-Lageplan Index: 21-06-31

Projekt: ISEK Hillerheide
Energieversorgungskonzept

FC-Planung GmbH

Esplanade 36

20554 Hamburg

Tel. +49 (0)40 / 46 86 360-1300

Fax +49 (0)40 / 46 86 360-1300

E-Mail: p-h@fc-gruppe.de

Internet: http://www.fc-gruppe.de

Maßstab: 1:1000

Platformat: 841x841

Datumsbezeichnung: 130-091E-00-L006HA

Zeichnungsnummer

Auftragsnummer: 130-091

Phase: E

Gewerk: -

Zrugs-Nr.: 00

Bl. Nr.: L

Gewerk: 006

Index: H

A