


Hausübergabestation

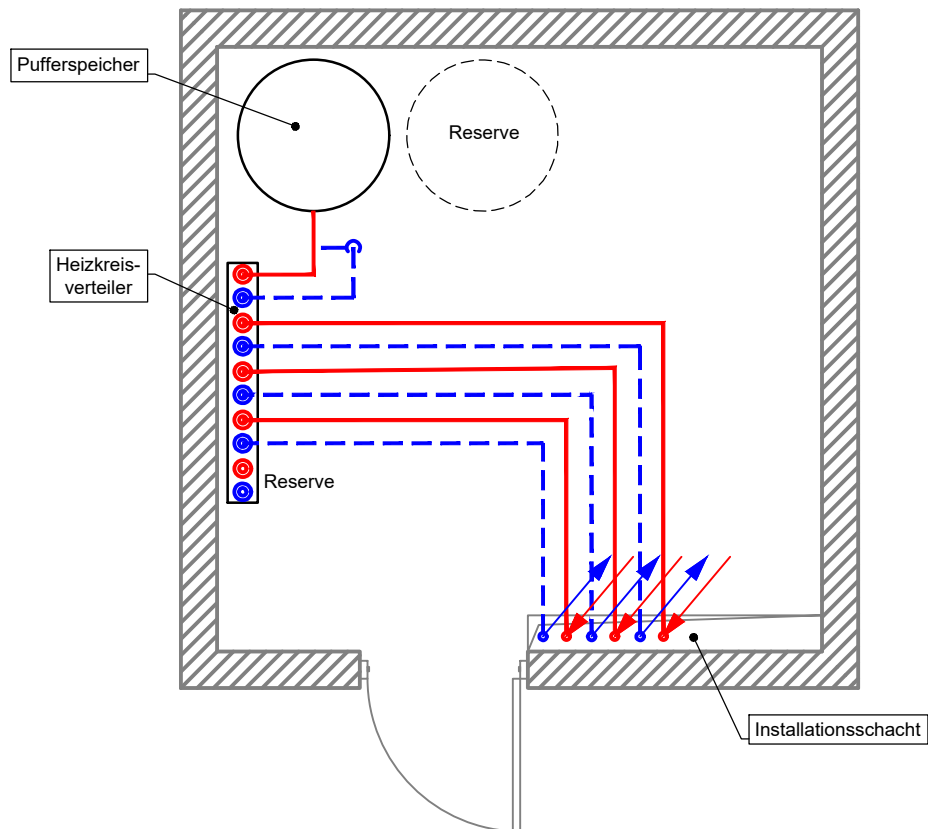

FC-Planung GmbH

Esplanade 36
20354 Hamburg
Tel. +49 (0)40 / 46 86 360-1300

E-Mail: p-hh@fc-gruppe.de
Internet: <http://www.fc-gruppe.de>

Projekt:

ISEK Hillerheide
Energieversorgungskonzept

Zeichnungsinhalt:

Beispiel Grundriss
Hausübergabestation

Planungsphase: Entwurfsplanung

Zeichnungs-Nummer

Aufr.-Nr.	Phase	Geschoss	Z.-Art	lfd. Nr.	Gewerk	Ind.
130-091	E	-	00	-	G	003

Dateibezeichnung:

130-091E_00_G003H-

Für diese Zeichnung behalten wir uns alle Rechte vor. Ohne unsere Zustimmung darf sie weder vervielfältigt noch Dritten zugänglich gemacht, oder durch den Empfänger oder Dritte in anderer Weise missbräuchlich verwendet werden.

Maßstab:

1:50

Plotformat:

DIN A4