


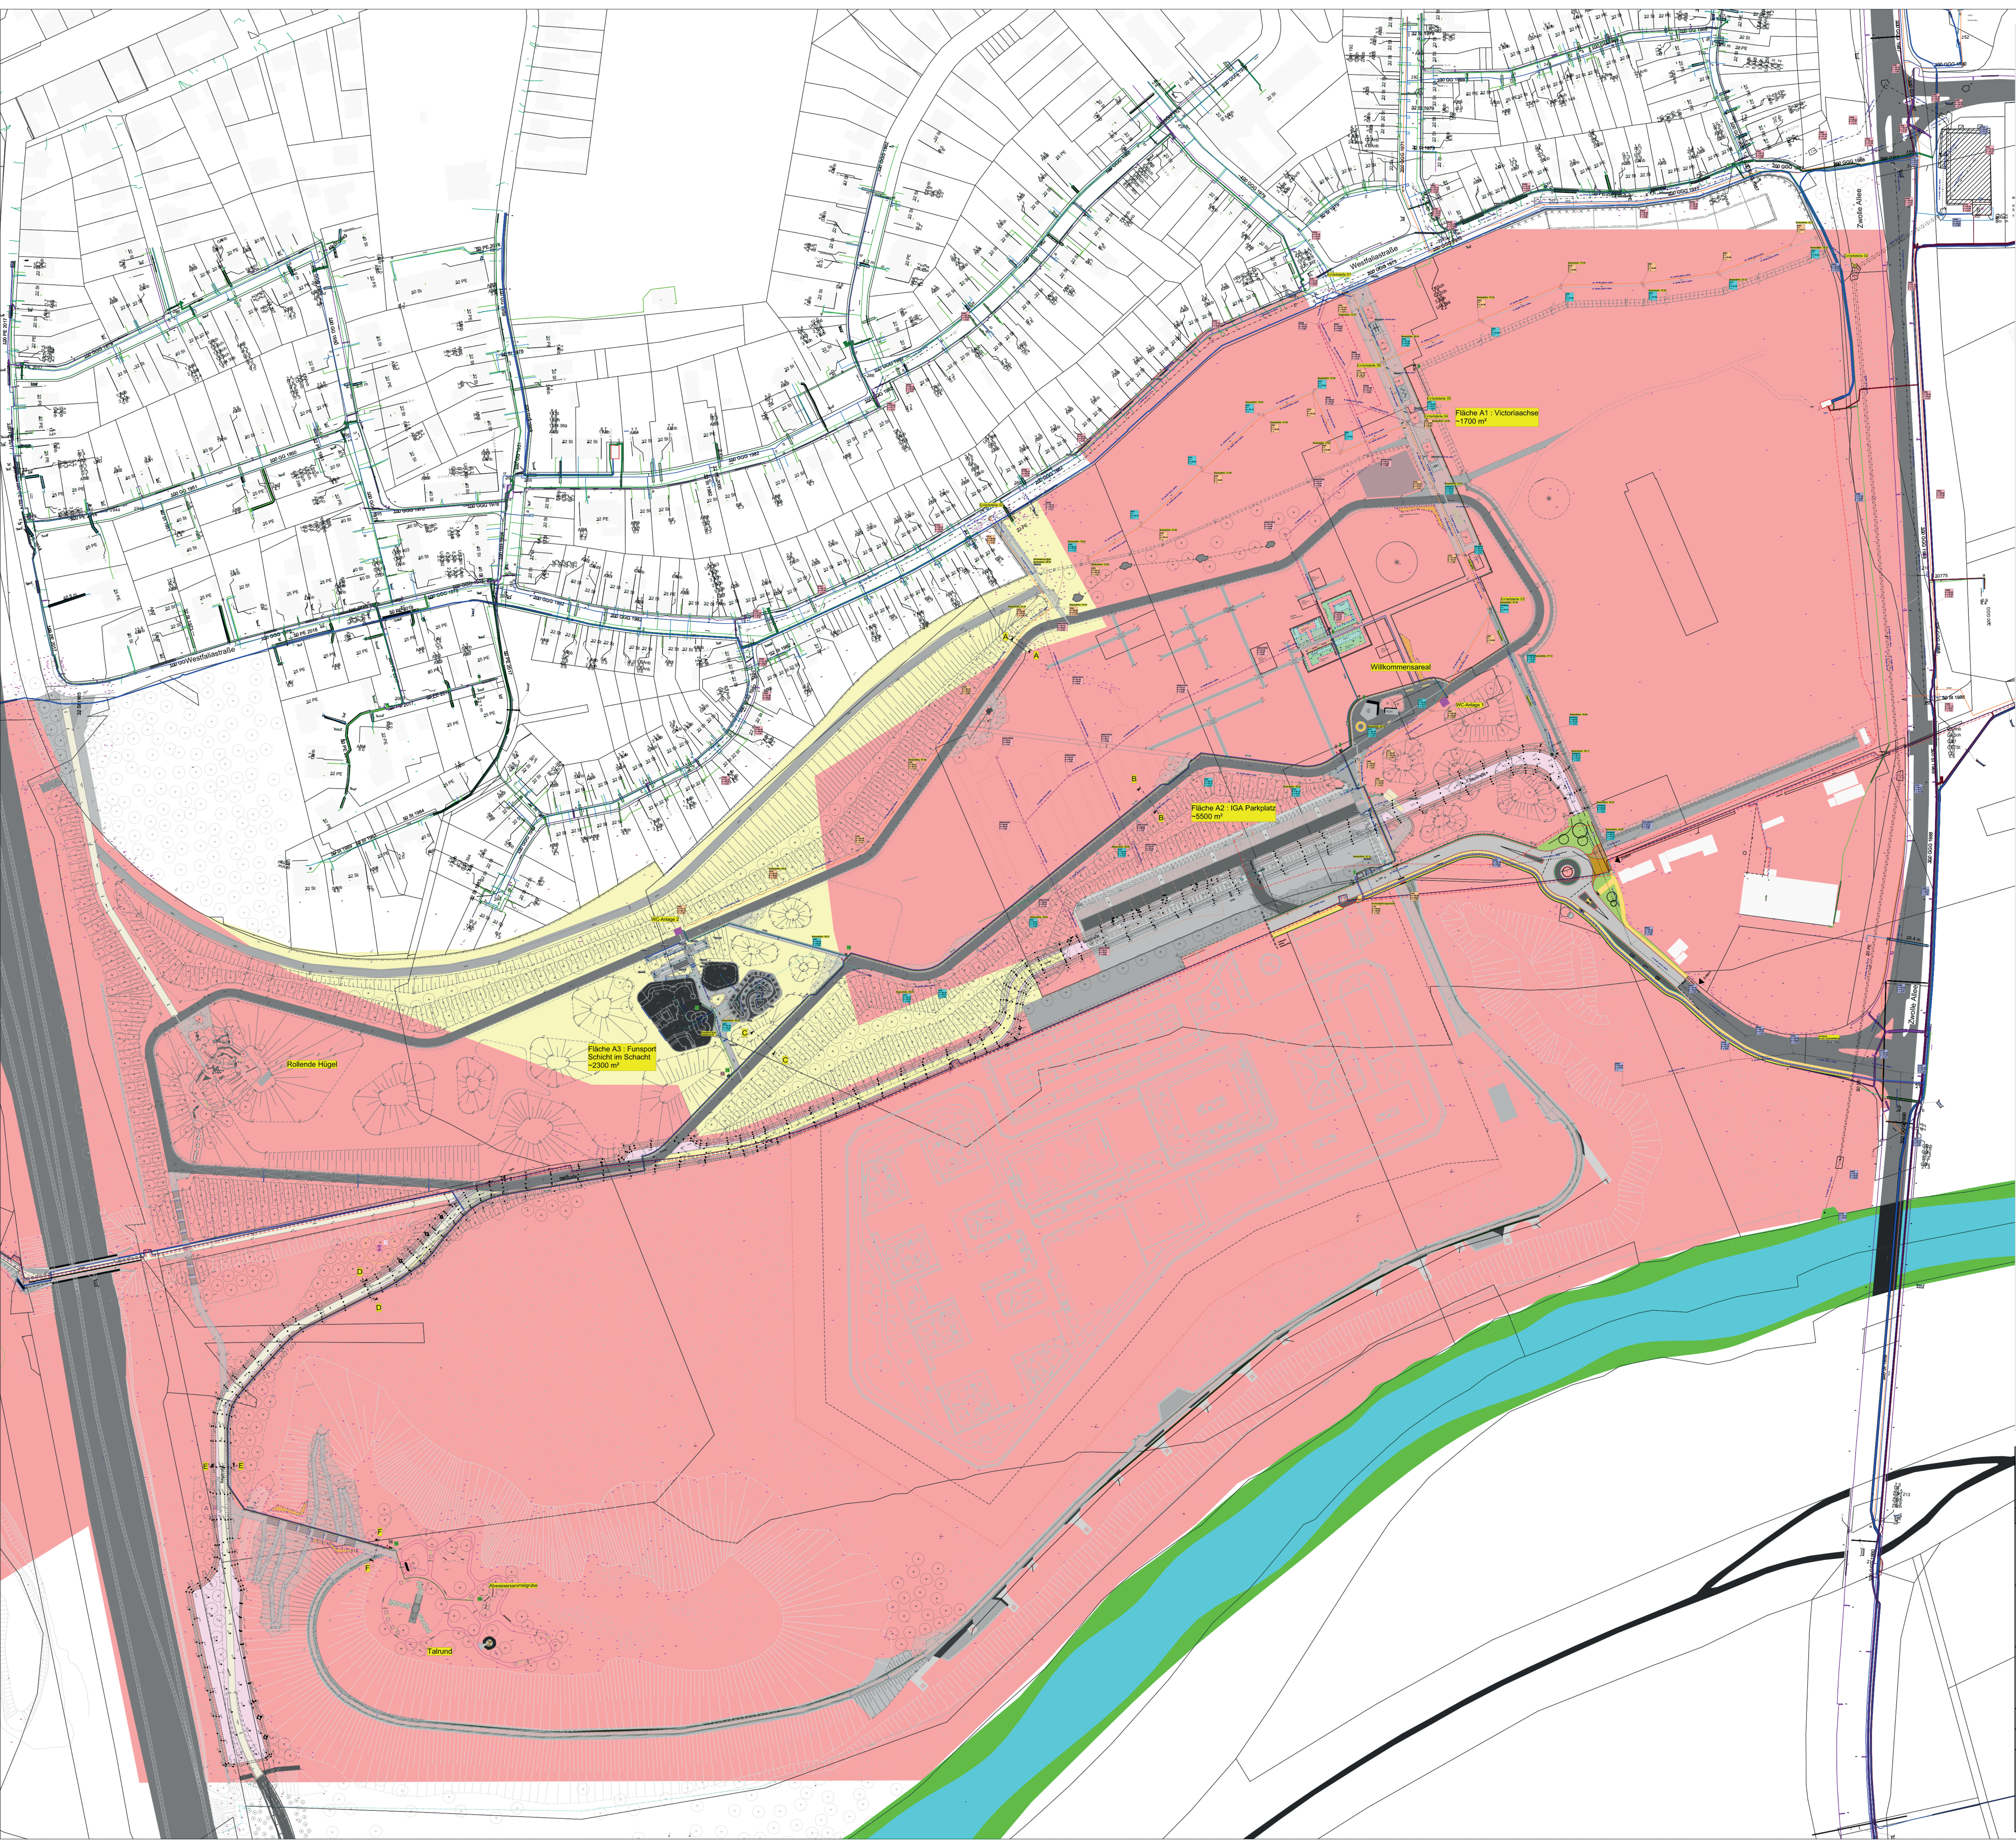

Bearbeitungsgebiet

Flächenüberprüfung und Anwend. Anl. 1 TVV

Überprüfung nicht erforderlich

beantragter Verdachtspunkt

57,32

Bestandshöhe

57,32

Planungshöhe

**Legende : Flächen Kampfmittel**

Flächenüberprüfung und Anwend. Anl. 1 TVV

Überprüfung nicht erforderlich

beantragter Verdachtspunkt

**Legende : Höhenpunktbeschriftung**

57,32 Bestandshöhe

57,32 Planungshöhe

**Legende : Versorgungsleitungen**

Wahrscheinliche Lage der bestehenden Versorgungsleitungen. Diese Darstellung erfolgt nachrichtlich und erhebt keinen Anspruch auf Vollständigkeit und Richtigkeit.

NSP Versorgungs

NSP Verteilung

NSP Verteilung

Beleuchtung

Stromleitung Steag

Fernwärme

Wasserleitung

Gas

Infokabel

**Legende : Nummerierung Schaltschranke**

01 = 10 kV Kundenstation IGA mit Übergabe NSP-KVS mit Wandlerzählung und Übergabe FM-KVS

02 = NSP-KVS "Fahrradcontainer"

03 = NSP-KVS "Willkommensareal" Übergabe an digitales Konzept.

04 = FM-KVS roh. "Willkommensareal" Übergabe an digitales Konzept.

05 = NSP-UFV "Willkommensareal" mit 1 x 32 A / 2 x 16 A und 6 x Schuko

06 = NSP-UFV "Temporäre Veranstaltungsfläche" mit 1 x 32 A / 2 x 16 A und 6 x Schuko

07 = NSP-KVS "Quartierstreff"

08 = NSP-KVS roh. "Quartierstreff" Übergabe an digitales Konzept.

09 = FM-KVS roh. "Quartierstreff" Übergabe an digitales Konzept.

10 = NSP-KVS "WC 2"

11 = FM-KVS roh. "Fun-Sport-Bereich" Übergabe an digitales Konzept.

12 = NSP-KVS "Fun-Sport-Bereich" für UFV 13

13 = NSP-UFV "Fun-Sport-Bereich" mit 1 x 16 A und 4 x Schuko

14 = FM-KVS roh. "Tafelberg" Übergabe an digitales Konzept.

15 = NSP-KVS "Tafelberg" für UFV 16

16 = NSP-UFV "Tafelberg" mit 1 x 32 A / 2 x 16 A und 6 x Schuko

**Legende : Symbole Wasser**

UF-Hydrant mit Fallmantel gem. FW mit 96m³/h

UF-Hydrant für temporäre Veranstaltungsfläche, Willkommensareal, Parkbewässerung

Schieber

Rückschlagklappe

**Legende :Planung Versorger**

Niederspannung 4x35" - 4x150"

1.500 m

Info Leerrohrverband

1.150 m

Wasserleitung DA40 - DA160

1.150 m

Leitungen Errichtung durch SWL nur informativ:

Schutzrohr Info

330 m

Mittelspannung

2\*330 m

Mitteilung Forensik

330 m

Wasserleitung

330 m

Mitteilung Forensik

330 m

**Legende : Planung Kanal**

|                                   | Haltungen        | Schächte |
|-----------------------------------|------------------|----------|
| Schmutz- / Mischwasser            | Einleitstelle 01 | 337 m    |
| Regenwasser                       | Einleitstelle 02 | 555 m    |
| Regenwasser                       | Einleitstelle 03 | 742 m    |
| Schmutzwasser                     | Einleitstelle 04 | 205 m    |
| Regenwasser RAG                   | Einleitstelle 05 | 205 m    |
| Schmutzwasser                     | Einleitstelle 06 | 209 m    |
| Schmutzwasser                     | Einleitstelle 07 | 300 m    |
| Druckrohrleitung                  |                  | 111 m    |
|                                   |                  | 6 St.    |
|                                   |                  | 5 St.    |
|                                   |                  | 8 St.    |
|                                   |                  | 1 St.    |
| X X X Mischwasser aufgeben        |                  | 633 m    |
|                                   |                  | 21 St.   |
| - - - Mischwasser öffentlich      |                  |          |
| - - - Regenwasser öffentlich      |                  |          |
| - - - Druckrohrleitung öffentlich |                  |          |
| Gesamt                            |                  | 3.297 m  |
|                                   |                  | 75 St.   |

Plangrundlage

erhalten von : Greenbox Landschaftsarchitekten  
Partnerschaftsgesellschaft mbB

erhalten am : 30.11.2023

Planbezeichnung : 21-13\_02\_AP\_UP\_000\_Übersichtsplan Lünen\_00\_v (Vorabzug)

Plan - Nr. : -

Plan - Datum : 29.11.2023

Stadt Lünen

Stadt Lünen  
Willy-Brandt-Platz 5  
44532 Lünen

PROJEKT:

Landschaftspark Viktoria  
Planung und Leitungsplanung der technischen Infrastruktur

PLANBEZEICHNUNG:

Lageplan  
Entwässerung / Versorger  
Kampfmittelverdachtsflächen

Leistungsphase: Ausführungsplanung

Projektnummer: BP23103

Blattgröße: 1189 mm x 900 mm

Maßstab: 1 : 1000

Datum:

Bearbeitet: Duque

gezeichnet: Herold

geprüft:

Plan Nr. : 1.4

23103 PLANUNG

Plan 1.4 - Lageplan: Entwässerung Kampfmittel

Planung Versorger Kampfmittel