


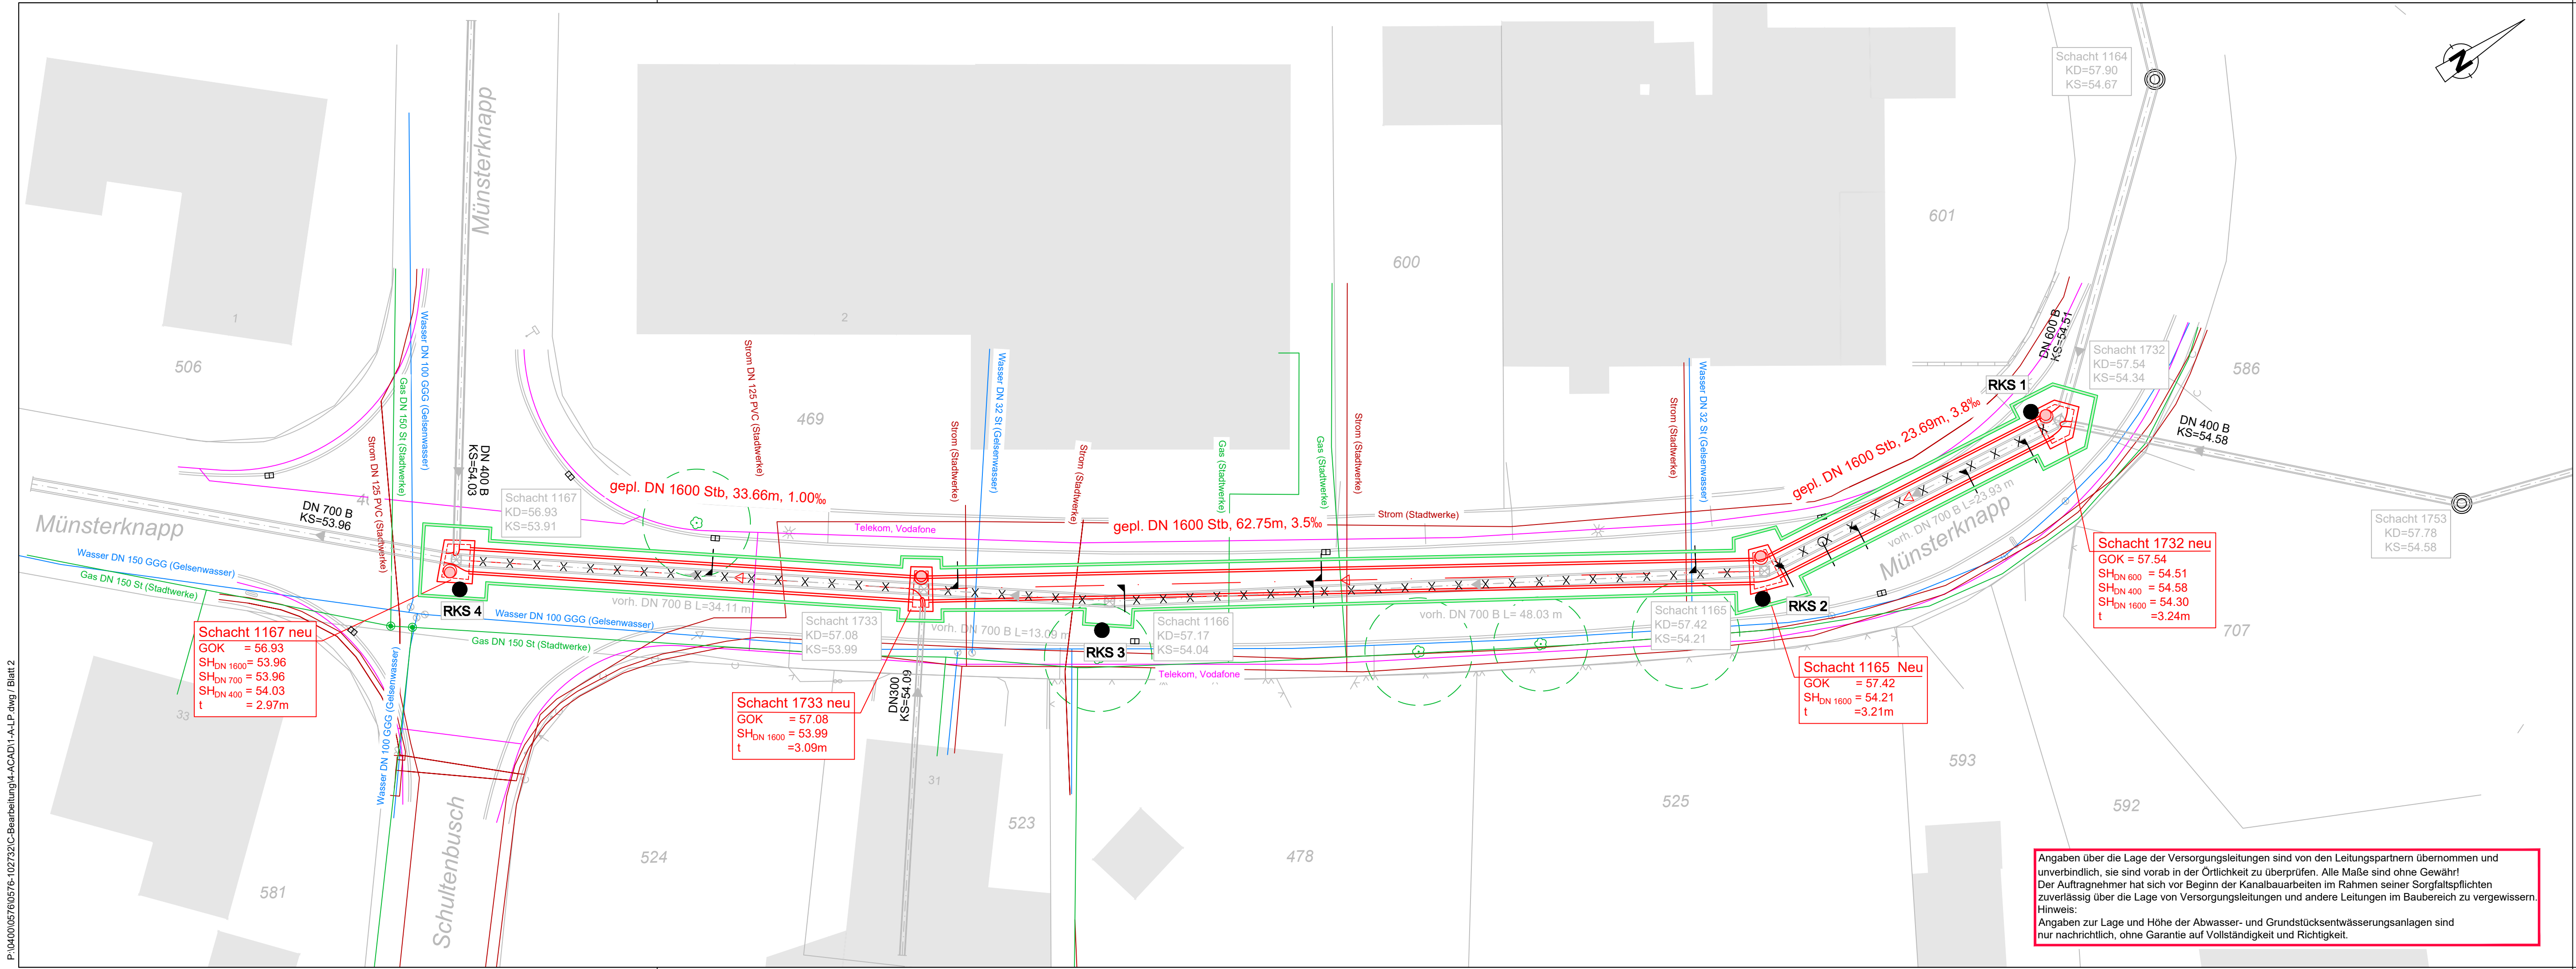

Versorgungsleitungen	
	Gasleitung (Stadtwerke)
	Strom (Stadtwerke)
	Telekommunikation (Telekom, Vodafone)
	Wasserleitung (Gelsenwasser)
	vorh. Mischwasserkanal
	vorh. Mischwasserkanal wird zurückgebaut
	Anschluss am Kämpfer
	Anschluss im Scheitel

		Geschäftsbereichsleiter		Projektleiter	
Dr. Pecher GmbH · Klinkerweg 5 · 40699 Erkrath					
Projekt-Nr.	Lageplan-Nr.		Datum	Name	
0576-102732	2	bearbeitet	Dezember 2025	SRS	
Dateiname	Datum	gezeichnet	Dezember 2025	ROK / SID	
1-A-LP.dwg	Dezember 2025	geprüft	Dezember 2025	SRS	

Nr.	Art der Änderung	Datum	Name

Eigenbetrieb Stadtentwässerung
Haltern am See

Planart: Lageplan		Auftraggeber:
Maßstab: 1:250	Blattgröße: 970x297	
Anlage Nr.:	Blatt Nr.: 2	
		(Unterschrift)

Angaben über die Lage der Versorgungsleitungen sind von den Leitungspartnern übernommen und unverbindlich, sie sind vorab in der Örtlichkeit zu überprüfen. Alle Maße sind ohne Gewähr!
Der Auftragnehmer hat sich vor Beginn der Kanalbauarbeiten im Rahmen seiner Sorgfaltspflichten zuverlässig über die Lage von Versorgungsleitungen und andere Leitungen im Baubereich zu vergewissern.
Hinweis:
Angaben zur Lage und Höhe der Abwasser- und Grundstücksentwässerungsanlagen sind nur nachrichtlich, ohne Garantie auf Vollständigkeit und Richtigkeit.