


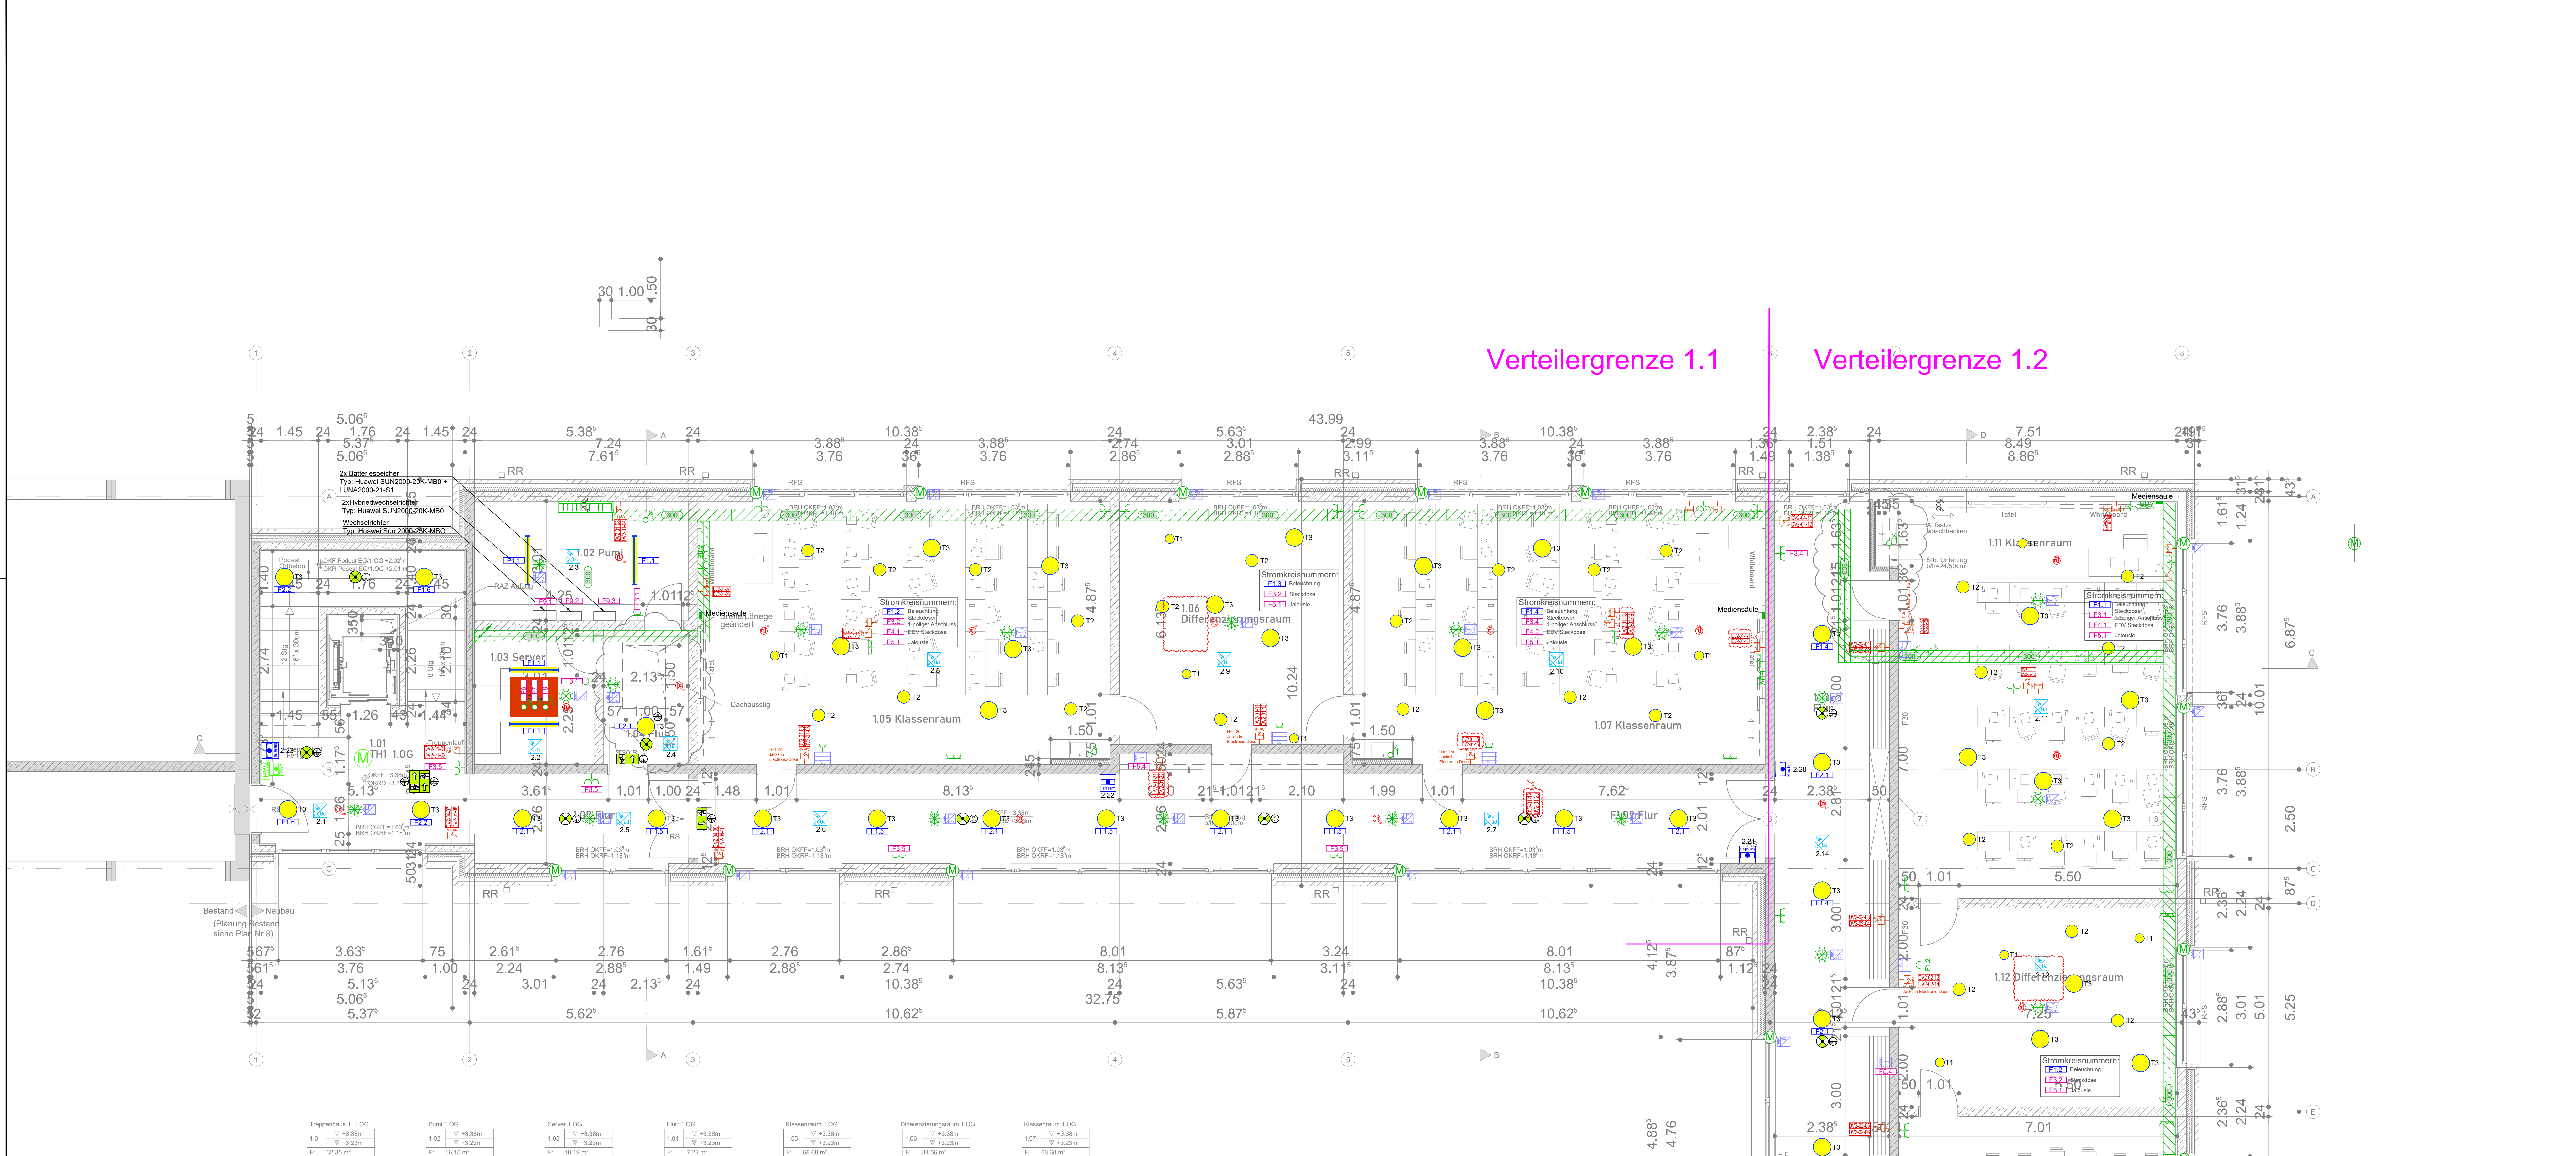

Jalousieaktor

Tastensor

Fabrikat der Planung
Potec BNS 015

Fabrikat der Planung
Potec BNS 015

Bewegungsmelder mit Raumthermostat

Fabrikat der Planung
Potec BNS 015

Fabrikat der Planung
Potec BNS 015

Fabrikat der Planung
Potec BNS 015

- KNX -

- Sicherheitsbeleuchtung -

2-fach RJ45 Netzwerkdose

HDMI

2-fach EDV-Steckdosen

2-fach Steckdosen

OKFF

überhalb AHD

UK AHD

zur Erläuterung

Ausschalter

Taster

Jalousie-Taster

Schlüsselschalter

Anschluss 1-polig

Anschluss 3-polig

Motor

Schuko - Steckdose 1-fach

Schuko - Steckdose 2-fach

Schuko - Steckdose 3-fach

Lüfter

Präsenzmelder

Potentialausgleich

Elektronenleitung Aufputz

Steigpunkt Starkstrom

Antennen-Dose

Datendose 2-fach

Lausprecher

Rauchmelder

Steigpunkt Schwachstrom

Fabrikat der Planung: Titus
Eleven 12 B 2300-640 ET100 PC

Fabrikat der Planung: Titus
Avalia 025 CA 1200-450 ET100 01

Fabrikat der Planung: Titus
Iphema 027 CDP18 1000-450 ET 01
11-2-200mm, 12-2-110mm, 13-2-440mm

Index TePma GmbH

Index	Datum	Gez.	Änderung
03	24.09.2025	JS	Motoren ergänzt, Datendosen entfernt und Nummerierung angepasst
02	14.08.2025	JS	Datendosen angepasst und ergänzt
01	27.08.25	JS	Überwachungskameras eingetragen, Ergänzung Rauchmelder

TE220047

5

ELT

GR

01

001

03

F

Basispläne:

21016-5-02_Melanchthonschule_Grundriss OG Neubau_VORABZUG 2025-02-21

Übersicht:

OKFFB = +0.00 = ... m L.N.H.N

Rücktaube = ... m L.N.H.N

Bauvorhaben:

Melanchthonschule Oberhausen
Erzberger Straße 18
46145 Oberhausen

Bauherr:

SBO Servicebetriebe Oberhausen
Bahnhofstr. 66
46145 Oberhausen

Architekt:

BST Architekten
Kirchstraße 10
46117 Oberhausen

Fachplaner:

T

TEPMA

Engineering

Technische Planung für moderne Architektur

Heizung • Lüftung • Sanitär • Klima • MSR • Elektro

Siemensstraße 25

46325 Borken

T: +0 28 63 / 94 30 - 0

F: +0 28 63 / 94 30 - 999

E: info@tepma.de

W: www.tepma.de

Projekt Nr.

TE220047

Leistungsphase

Ausführung

Maßstab

1:100

Planart

Grundriss

Blattgröße

1730 x 594mm

Etage/Ebene

1.Obergeschoss

Gezeichnet

24.03.2025

L.Stowermann

Bauteil

001

Geprüft

24.03.2025

C.Steffen

Gewerk

Elektrotechnik

Projektnummer

TE220047

5

ELT

GR

01

001

03

F