


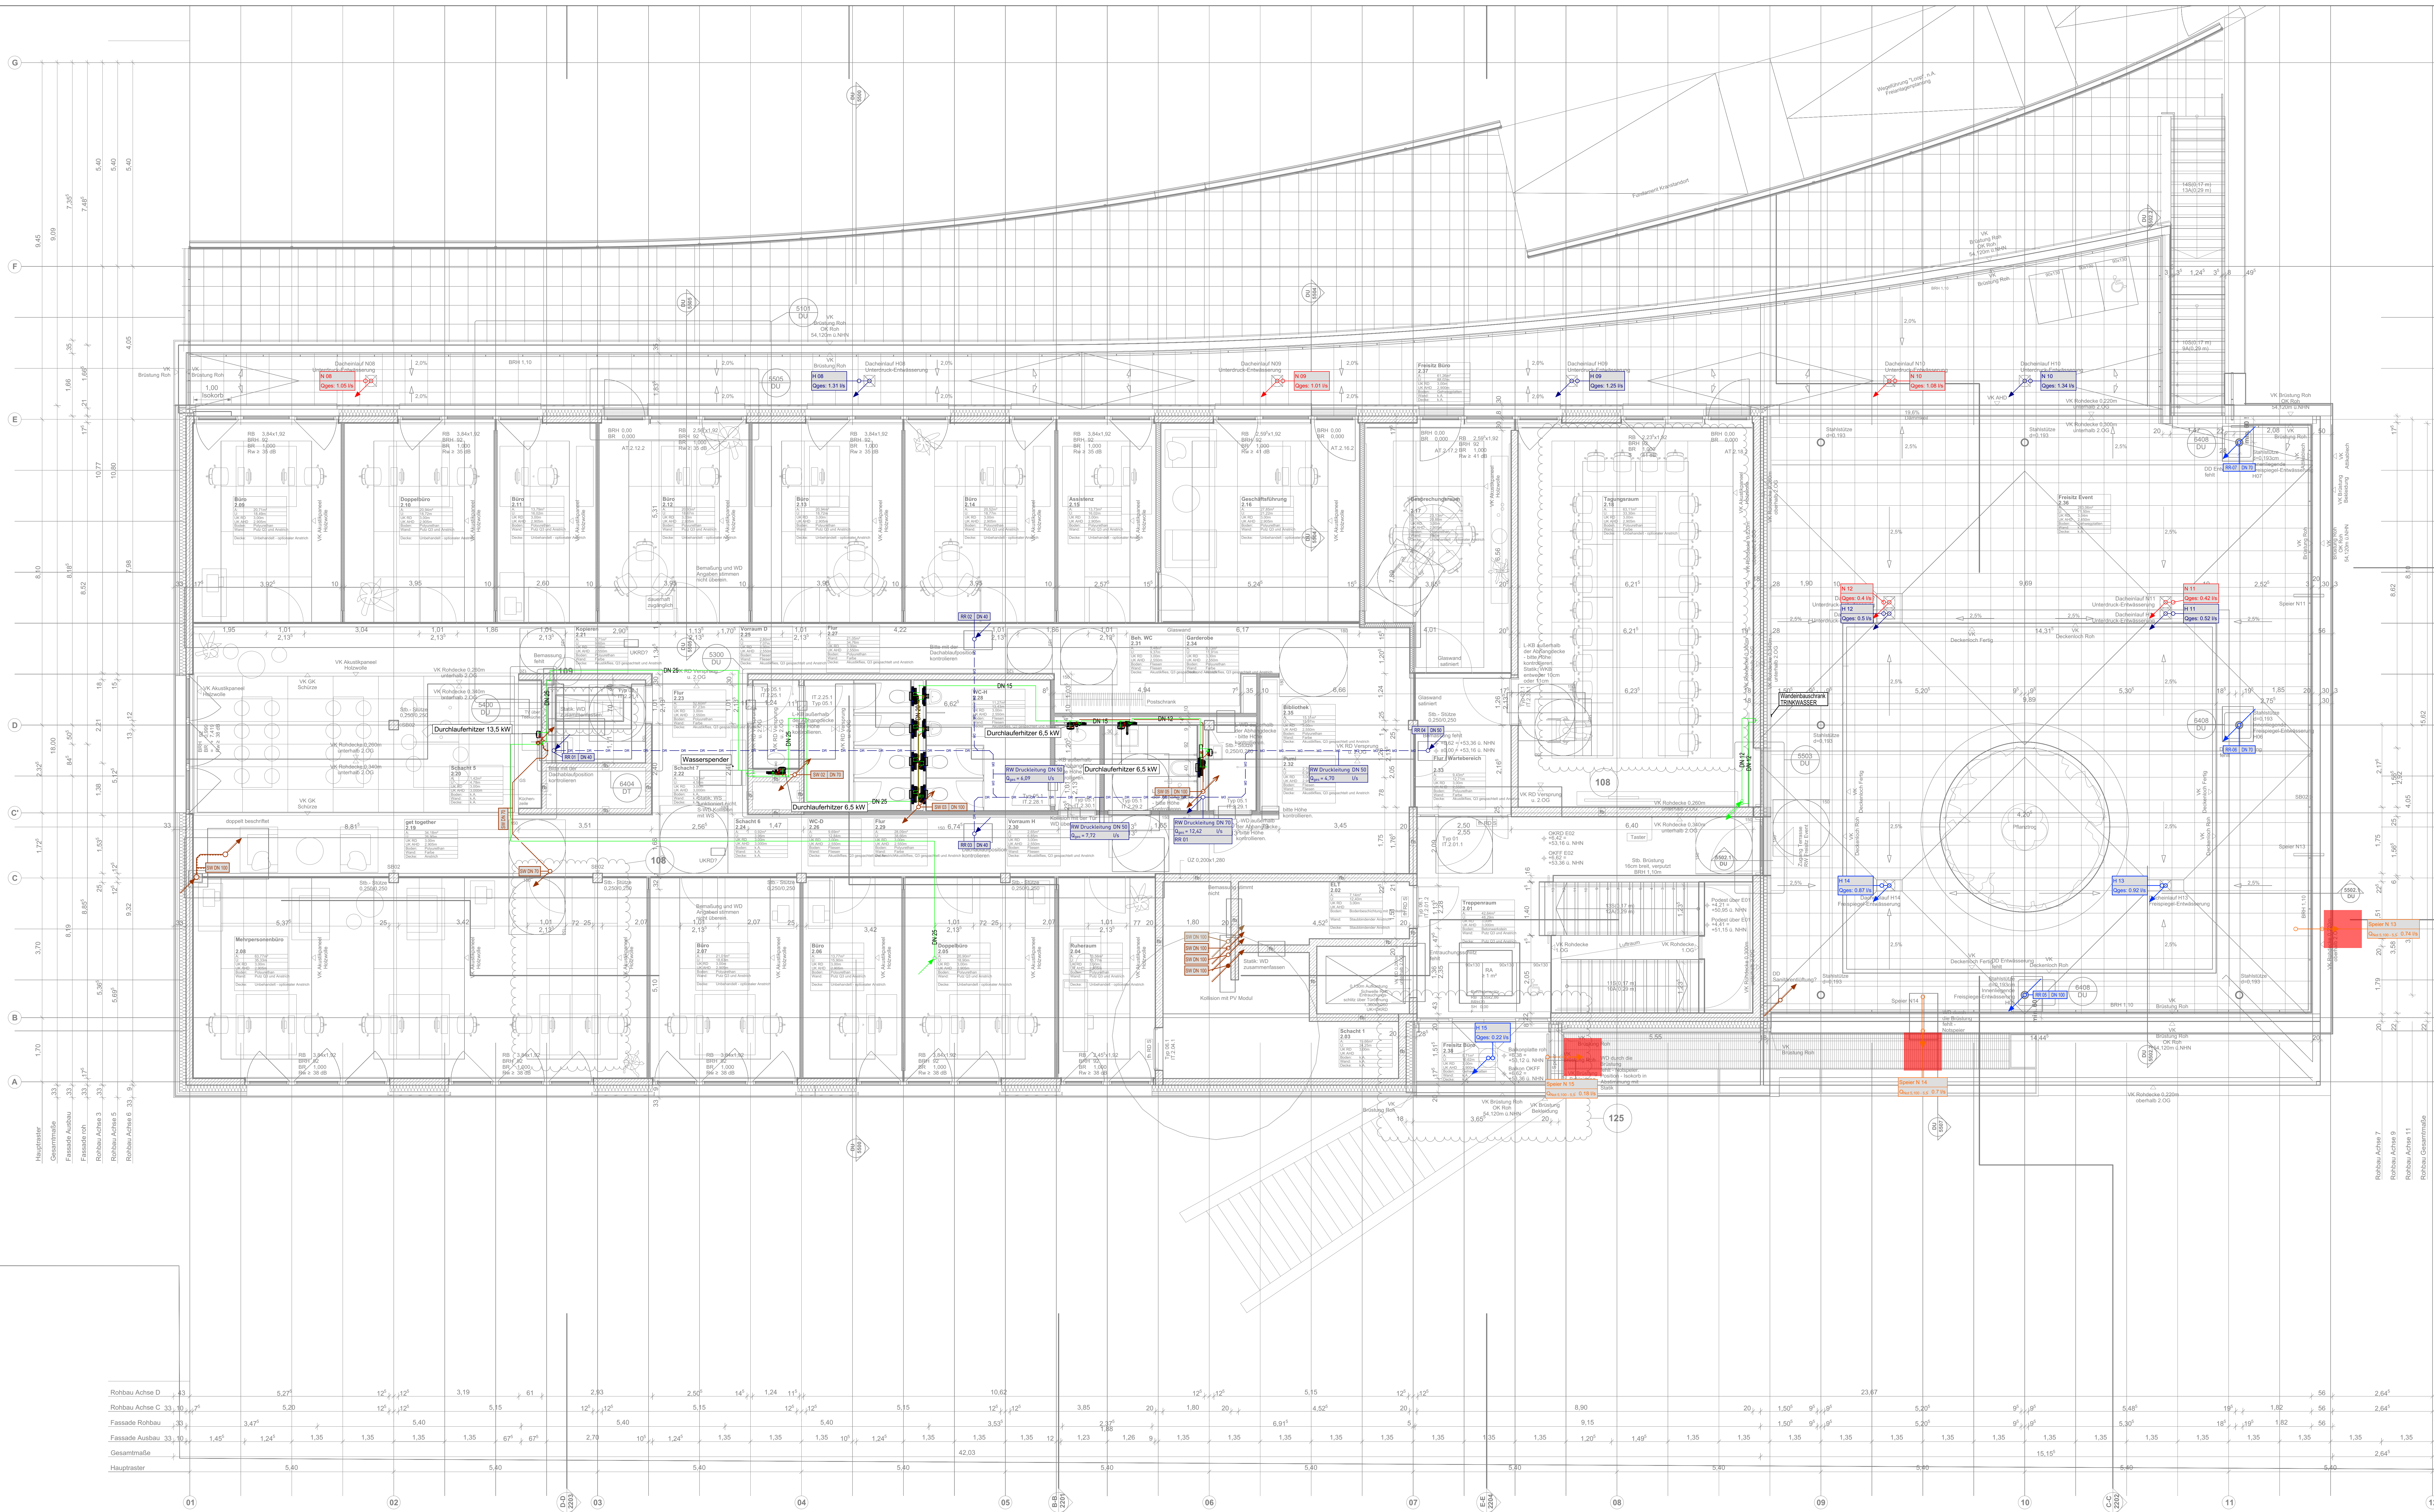

SANITÄR			
	Trinkwasser kalt (TWK)		Schmutzwasser
	Trinkwasser warm (TWK)		Schmutzwasser Grundleitung
	Trinkwasser Zirkulation (TWZ)		Schmutzwasser Druckleitung
	Gesiedelung		Regenwasser
	Trockene Feuerlöschleitung		Regenwasser Grundleitung
	Schmutzwasser mit Brandschutz		Regenwasser Druckleitung
Wohnungsstation für dezentrale Warmwasserbereitung als 3-Leiter-System			
	Abgemessert		Störungsteiler
	Abgemessert		Druckunterbrechung
	Abgemessert		Spülstation
	Rückspülfilter		Stangenschiffung Schmutzwasser
	Platzhalter für Zähler		Reinigungsöffnung
	Brandschutzabschottung		Bodenablauf
	Stegpunkt durchgehend		Stangenschiffung durchgehend
	Stegpunkt abgehend		Fällleitung durchgehend
	Stegpunkt ankommend		Fällleitung abgehend

Index

Index	Ausgabe Datum	Ausgabe Name
0	10.04.2026	Plan erstellt
A	26.05.2026	Fortschreibung

Übersicht

Phase

±0.00 entspricht +46.74 über NN (DHN2016) Flur: 198, 384, 395
Gemarkung: Duisburg

AUSFÜHRUNGSPLANUNG

Projekt

Zooterrassen mit Savannenanlage
Zoo Duisburg - Neubau der Zooterrassen mit Savannenanlage
Mühlheimer Str. 277,
47058 Duisburg

Bauherr

Zoo Duisburg gGmbH
Mühlheimer Str. 277, 47058 Duisburg
0203 604 44255

Generalplaner

KRESINGS Generalplanungs-GmbH
Lengener Str. 12, 48155 Münster
0251 980778-0
info@kresings.com

Fachplaner

AUPERS INGENIEURE GmbH
Beratung und Planung
Feldsteige 56, 48161 Münster
02533 57630-0
info@aupers-ing.de

AUPERS INGENIEURE
GmbH
Feldsteige 56
48161 Münster
T +49 2533 57630-0
F +49 2533 57630-1
info@aupers-ing.de

Planbezeichnung

Grundriss 2. Obergeschoss Sanitärtechnik

Plannummer

DUS23011_SAN_1103_5_B01_GR_E02_EF_A Plan 1103

Projektnummer

DUS23011

Erstelldatum

10.04.2026

Druckdatum

26.05.2026

Maßstab

1:50

Format

841 x 1540

gZ

gZ

gP

gP

VT

VT

Index

Index A